


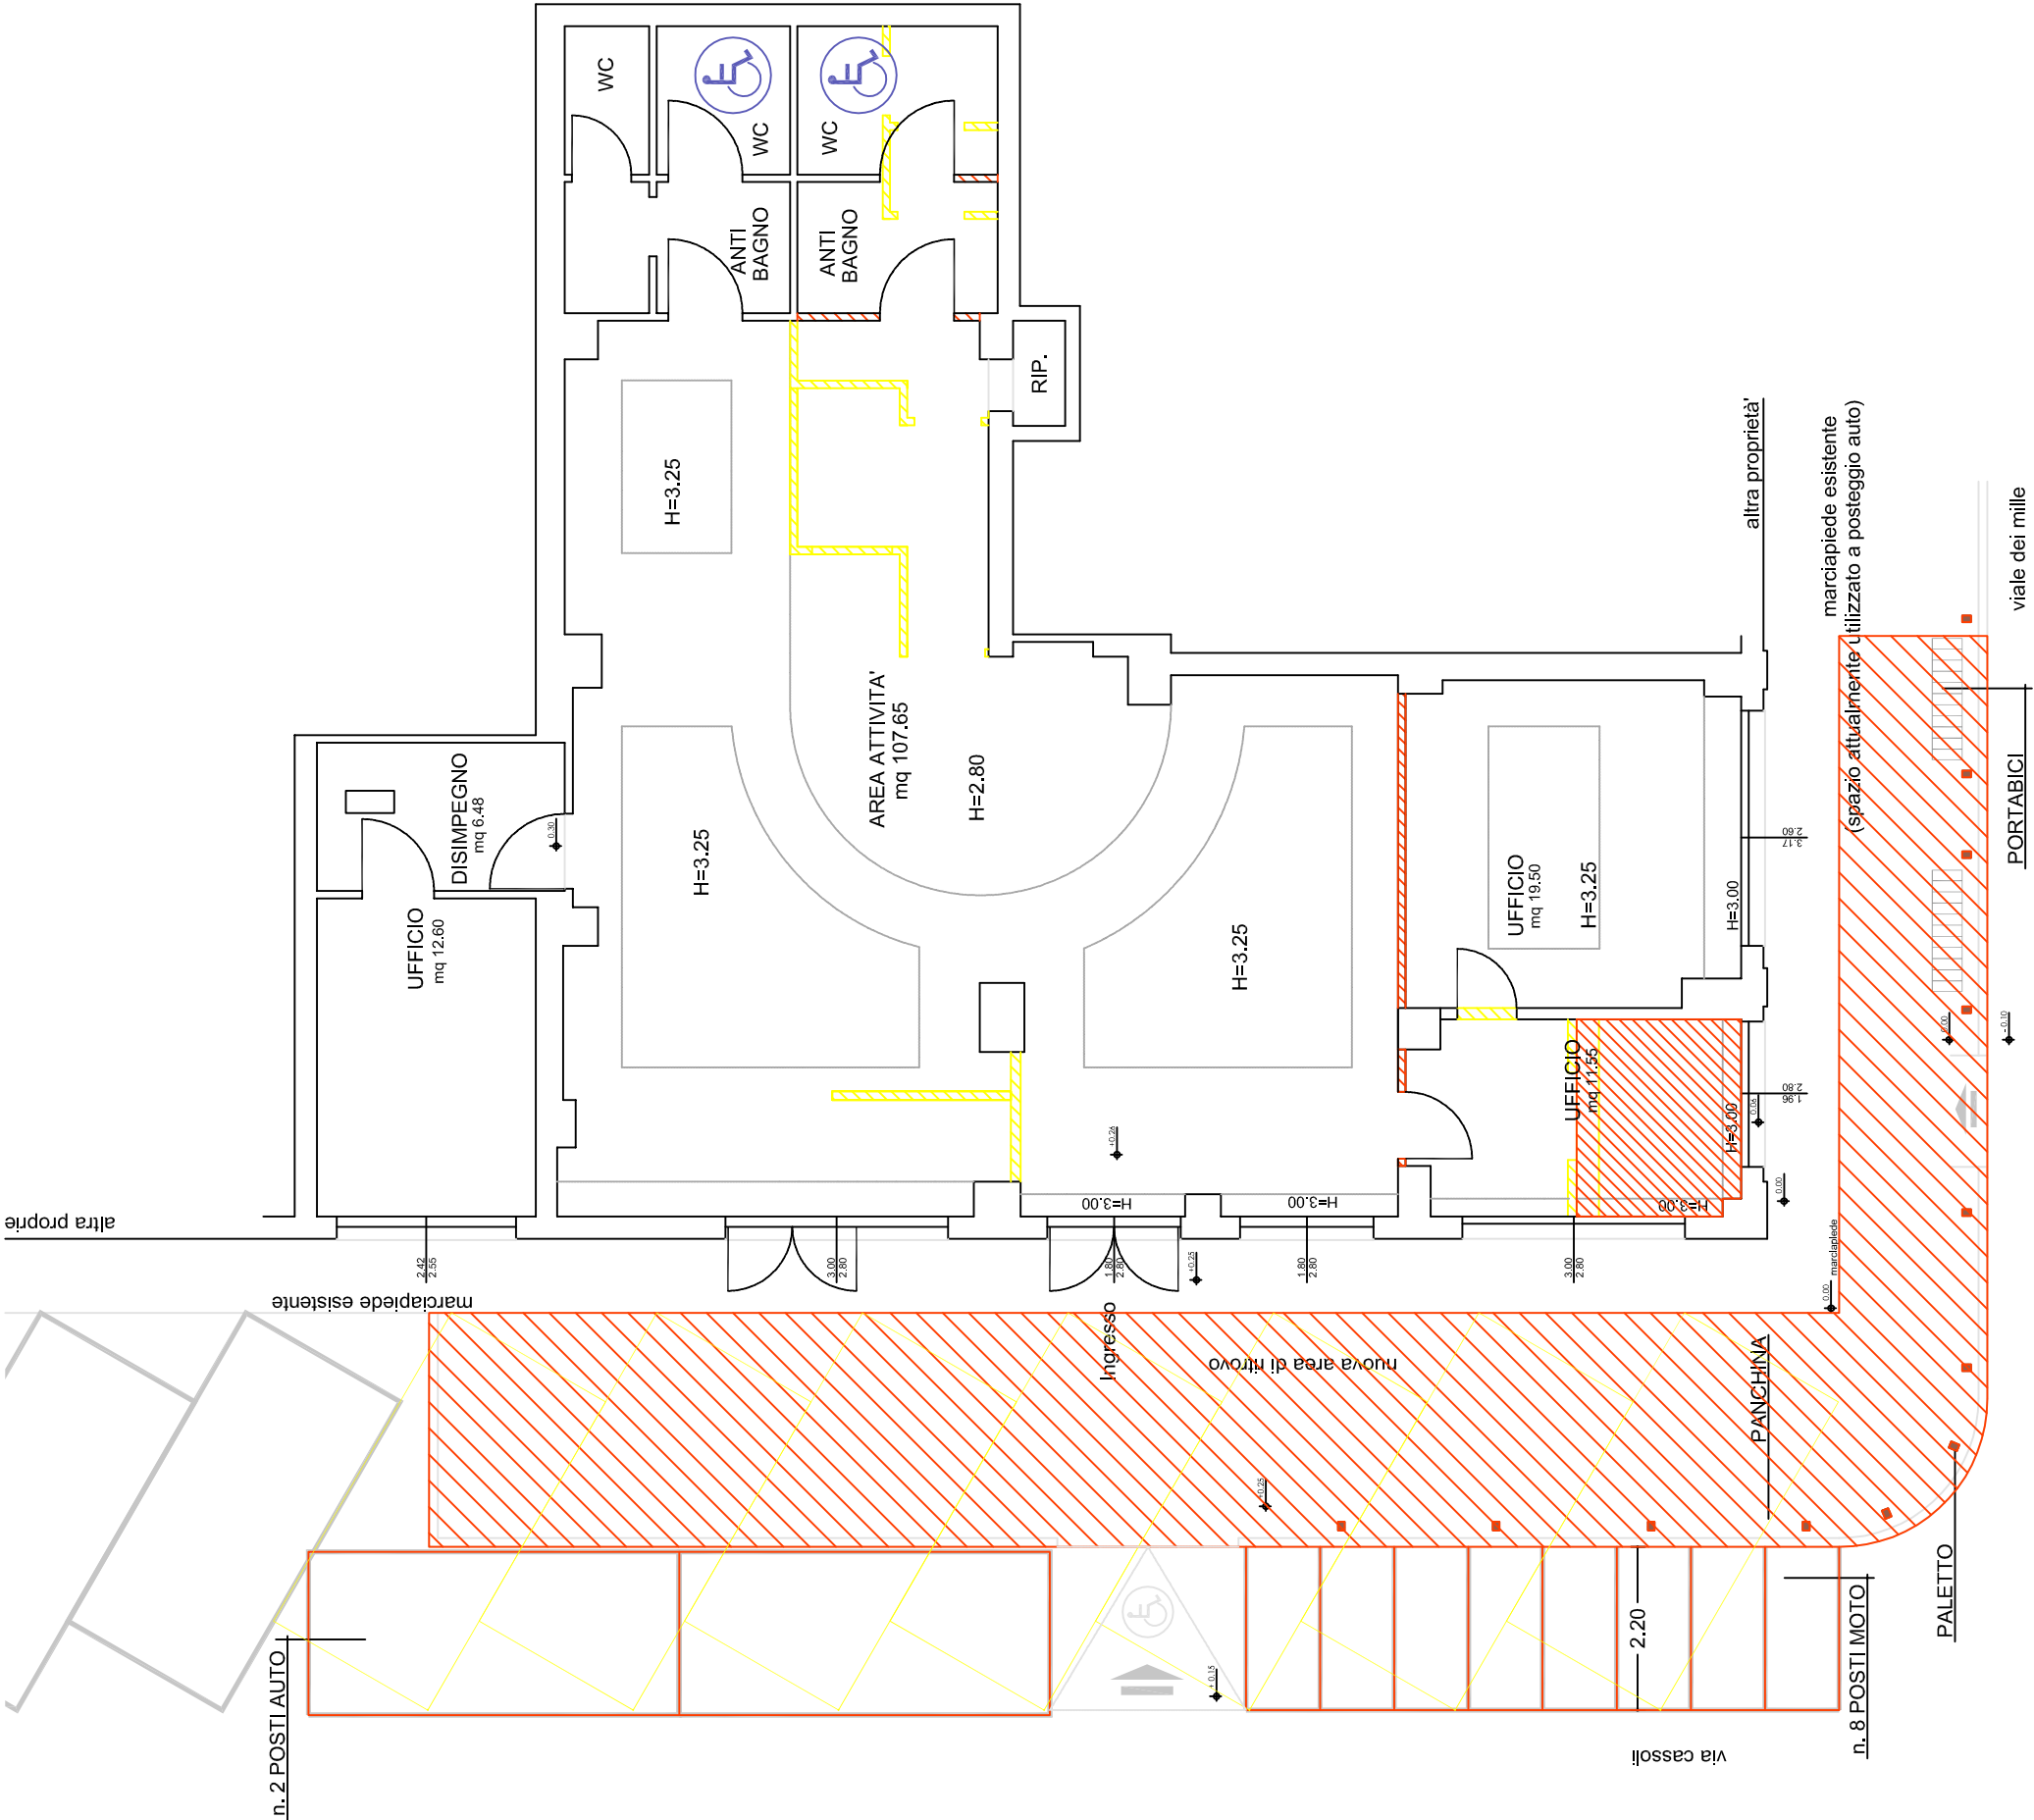

dirigente servizio Ingegneria Edifici
ermes torreggiani ingegnere

responsabile unico del procedimento
matteo tanzi ingegnere

progettisti
antonella bigi geometra
annalisa rinaldi geometra

progettista impianto elettrico
gennaro dalterio perito industriale

PROGETTO ESECUTIVO
ADEGUAMENTO LOCALI VIA CASSOLI PER ATTIVITA' GIOVANILI

DEMOLIZIONE - COSTRUZIONE

Tav. 3 - pianta con area esterna

settembre 2017

scala 1:100