




COMUNE DI REGGIO EMILIA
PROVINCIA DI REGGIO EMILIA

RIFACIMENTO DELLA SUPERFICIE DI GIOCO
DEL CAMPO COMUNALE GINO LARI IN ERBA SINTETICA
CON SOTTOFONDO A DRENAGGIO DINAMICO




PROGETTO	Ing. Giacomo Cocconcelli 47029 Reggio Emilia Via S. Maria Nuova E-mail: g.cocconcelli@reggioemilia.it	APPROVAZIONE
PROGETTO PRELIMINARE	SINTE WAVE TITOLO DELLA MAPPA PROGETTO PRELIMINARE PLANIMETRIA CON SCHEMA DRENAGGI	DATA 01/03/2019 C.C. G.C. S.C.


S5									
PROGETTO PRELIMINARE									
TITOLO DELLO STUDIO									
PLANIMETRIA CON SCHEMA DRENAGGI									
DESCRIZIONE									
RS		CANTO		C.C.		DATA		SCALE	
						01/03/2019		1:200	

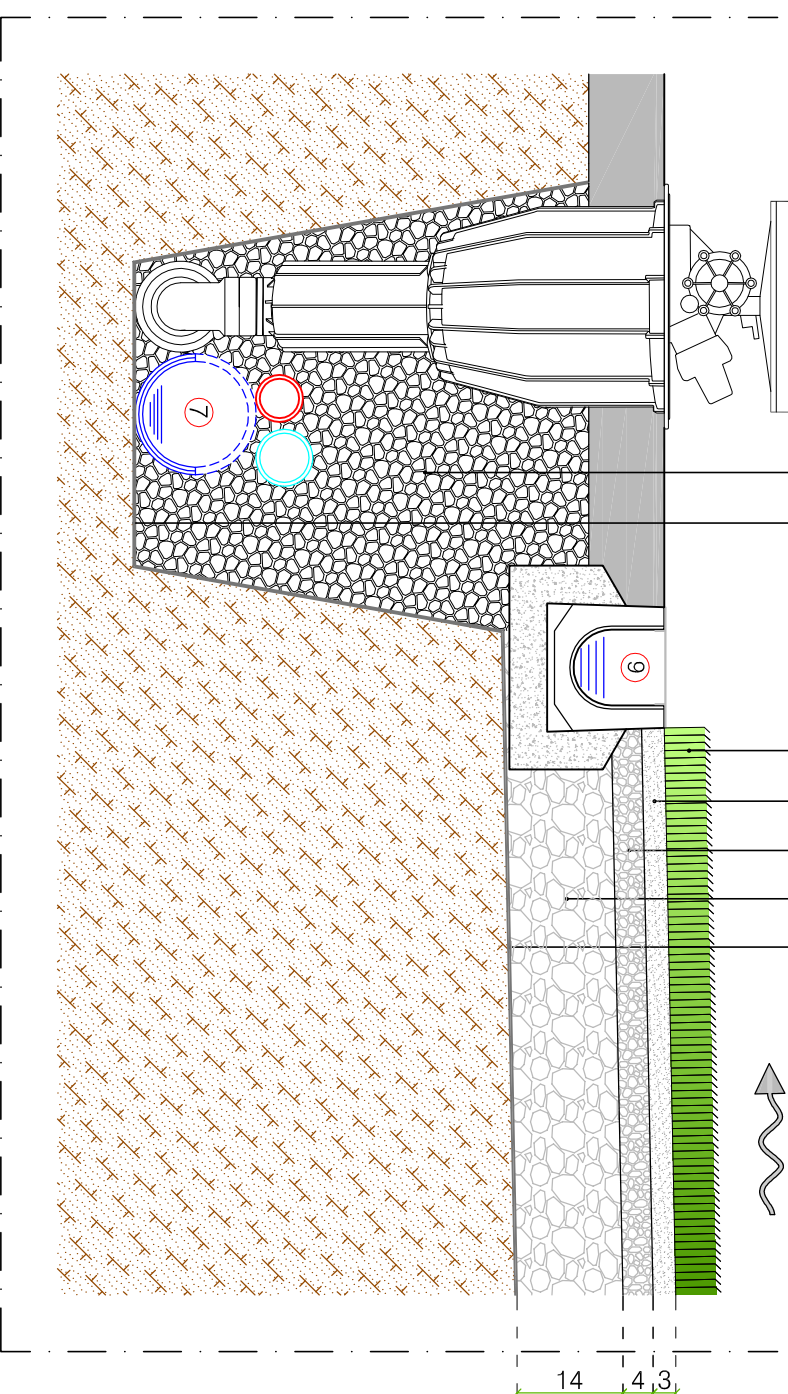


STRATIGRAFIA TIPO
DELLA PAVIMENTAZIONE
in corrispondenza del collettore perimetrale posto all'interno ai pozzi
Scala 1:10

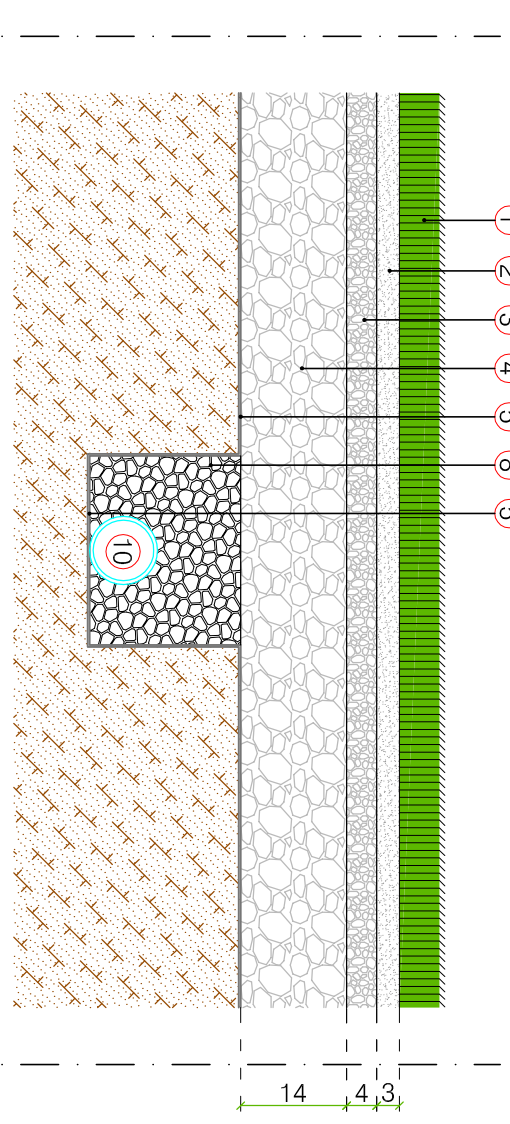

STRATIGRAFIA TIPO
DELLA PAVIMENTAZIONE
in corrispondenza del tubo drenaggio secondario da collegare all'interno pozzo
Scala 1:10

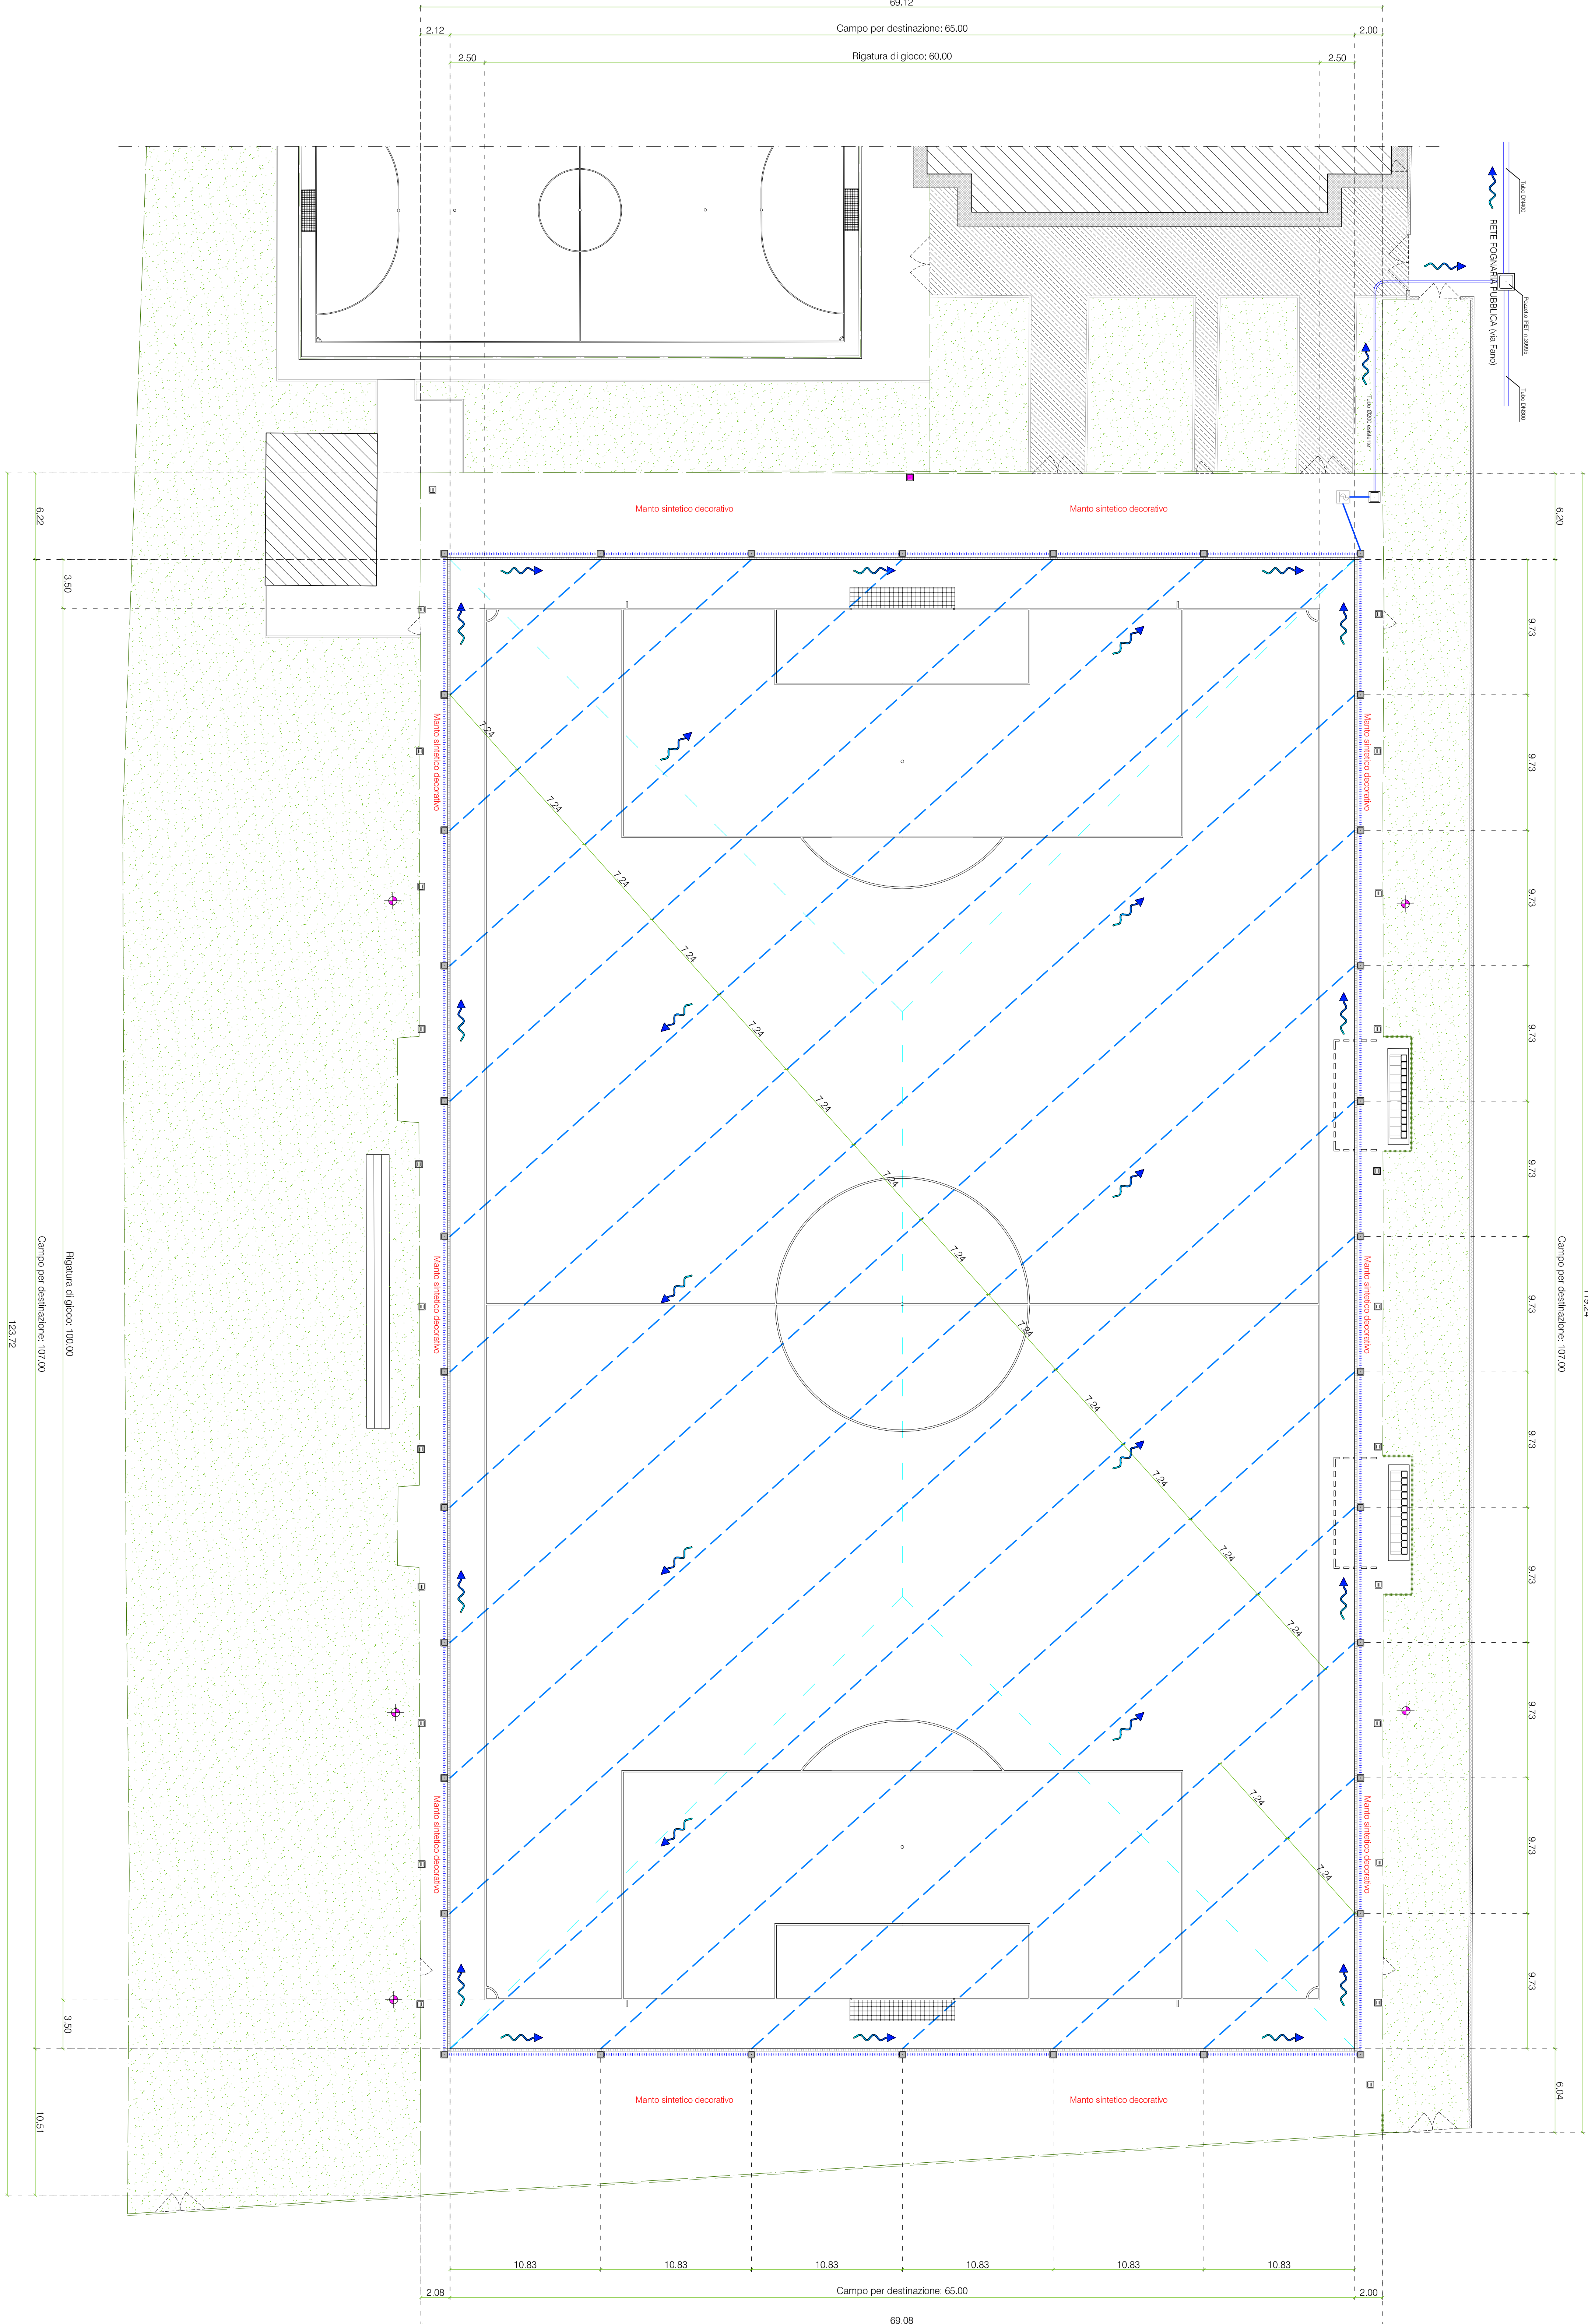

PLANIMETRIA con schema drenaggi
Scala 1:200

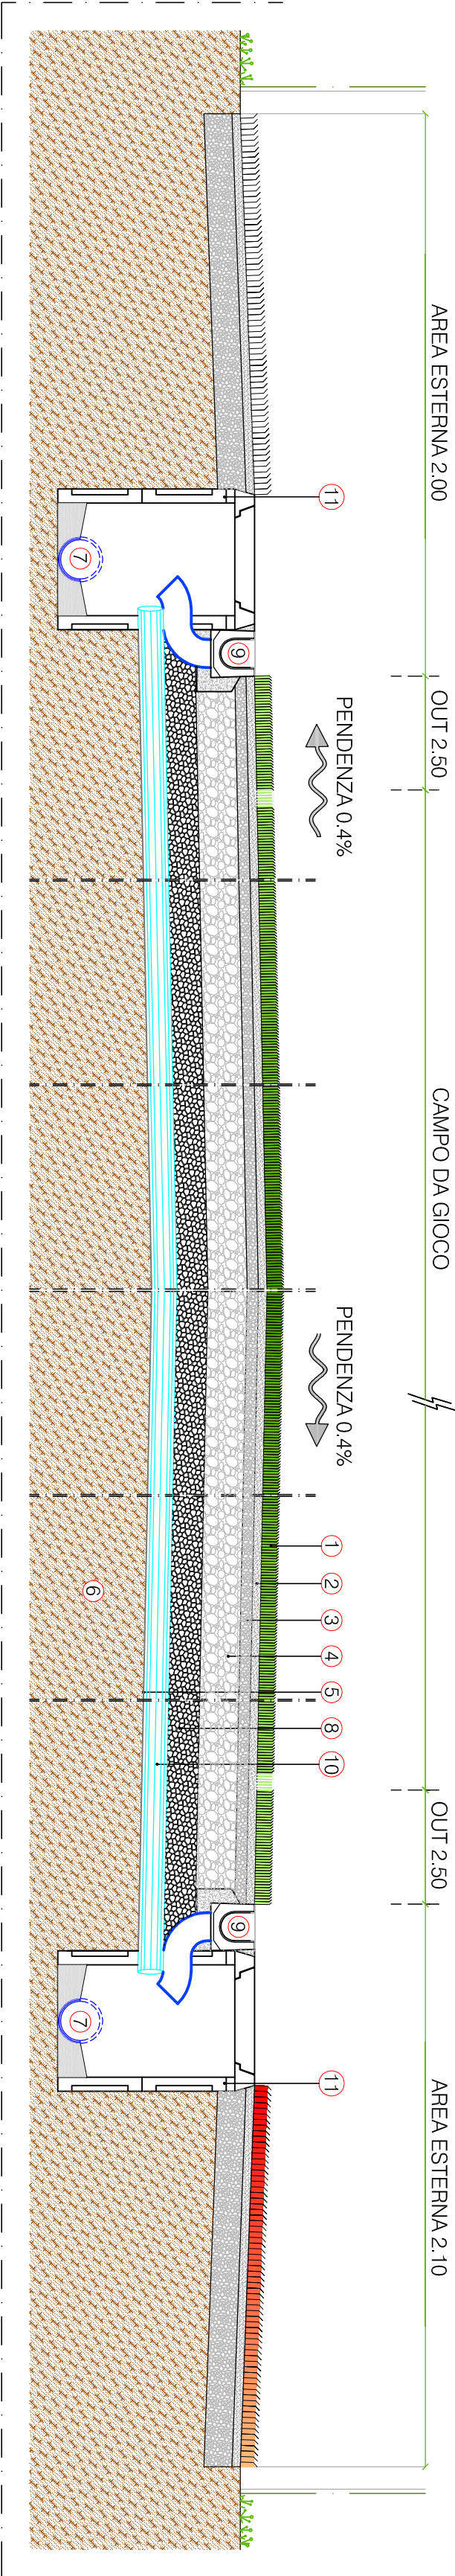

SEZIONE TRASVERSALE TIPO CAMPO DA CALCIO A 11
Scala 1:20

LEGENDA	
■	ANELLO 10x40 cm IN C.S. PER ISPEZIONE COLLETTORE DRENANTE POSTO AL DI FUORI DEL CAMPO PER DESTINAZIONE
■	POZZETTO DRENANTE E SIFONATO IN C.S. con 100 x 100
■	CANALETTA DI RACCOLTA ACQUE METEORICHE
■	COLLETTORE PERIMETRALE Ø 160 mm FORATO A 180° DI RACCOLTA E SIFONAMENTO
■	TUBI DRENANTI SECONDARI Ø 90 mm FORATI A 270° INTERASSE MASSIMO 7.50 m
■	TUBAZIONE DI COLLEGAMENTO AL RACAPITO FINALE Ø 200 mm
■	POZZETTO DI DRENAGGIO IMPIANTO ELETTRICO
■	GRIGLIA DI RACCOLTA ACQUE METEORICHE
■	TORRI FARO PER ILLUMINAZIONE
■	AREA VERDE
1	MANTO ERBOSO ARTIFICIALE
2	SABBA DI FRANTUOIO (spess. mm. 30 pez. mm. 0.2-0)
3	GRANIGLIA (spess. mm. 40 pez. mm. 12-18)
4	PERITISCO (spess. mm. 140 pez. mm. 20-40)
5	GEO-TESSILE RESISTENZA A TRAZIONE LONGITUDINALE E TRASVERSALE MIN. 45 N/CM
6	TERRENO NATURALE
7	TUBO DRENAGGIO PRIMARIO Ø 160 mm FORATO A 180°
8	RINFIANCO TUBAZIONI DRENAGGIO CON PERITISCO (pez. mm. 28-32)
9	CANALINA PREFABBRICATA CON GRIGLIA ZINCATO ANTIRIFLESSO
10	TUBO DRENAGGIO SECONDARIO Ø 90 mm FORATO A 270°
11	POZZETTO AD ANELLI IN C.S. SEZIONE INTERNA 40x40 cm